


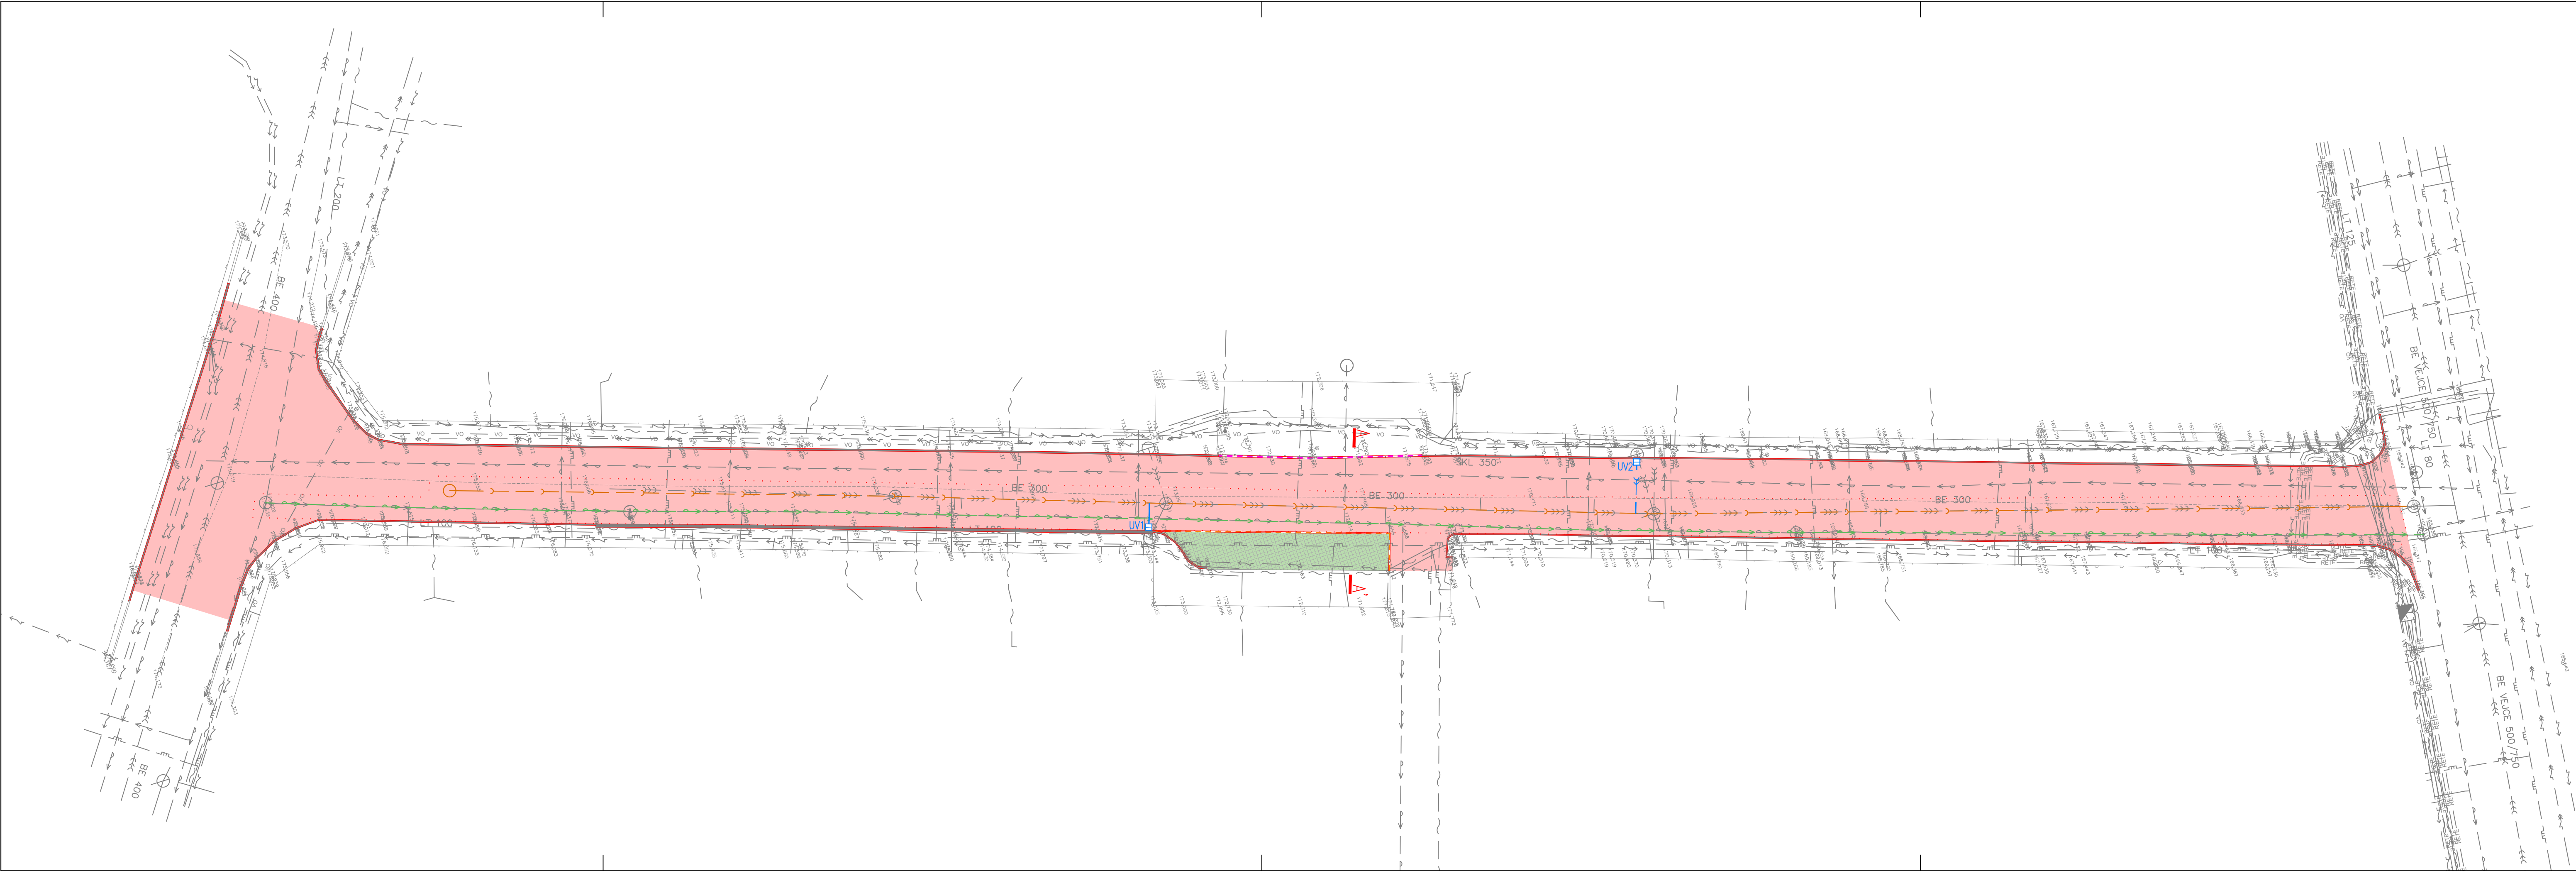

LEGENDA:

- Betonová obruba tl. 15 cm; snížená podsádka
- Betonová obruba tl. 10 cm; snížená podsádka
- Stávající obruby
- Vozovka - asfaltobeton
- Parkoviště - drenážní dlažba
- Vpust uliční - nová
- Nová přípojka vpusti, DN150
- Rekonstrukce kanalizace - Severočeská vodárenská společnost, a.s.
- Rekonstrukce vodovodu - Severočeská vodárenská společnost, a.s.

ČÍSLO REVIZE	DATUM REVIZE	POPIS REVIZE
2.	----	----
1.	----	----

SEVEROČESKÝ SYSTÉM S-JTSK
VÝŠKOVÝ SYSTÉM S.P.V.

PROJEKCE DOPRAVNÍ FILIP s.r.o.
Švermova 1338, 413 01 Roudnice nad Labem tel.: 416 831 624
IČO: 28714792, DIČ: CZ28714792
HIP: Ing. Josef Filip, Ph.D.

OTISK KAZÍTKA

Investor: Město Roudnice nad Labem, Karlovo náměstí 21, 413 01 Roudnice nad Labem

KÚ: Roudnice nad Labem (741647)

Zodpovědný projektant: Ing. Josef Filip, Ph.D.

Vypracoval: Filip Ondráček

Datum: 05/2025

Číslo zakázky: 25-010

Formátů A4: 5

Stupeň: DPS

Zakázka: ROUDNICE N/L - PODKLAD PRO OBNOVU POVRCHŮ UL. DOBROVSKÉHO

Příloha: SITUACE

Měřítko: 1:250

Paré:

Číslo přílohy: 2